

08-ML_A4




华东勘测设计研究院有限公司
HUADONG ENGINEERING CORPORATION LIMITED


图 纸 目 录

卢梨村引水工程		工程	图纸 6 张	项目经理	韩建定
初 设	设计	给排水	说明 / 本	专业主设	江 潮
卷册名称	输水管线		清册 / 本	日期	2022 年 10 月 日


[illegible]

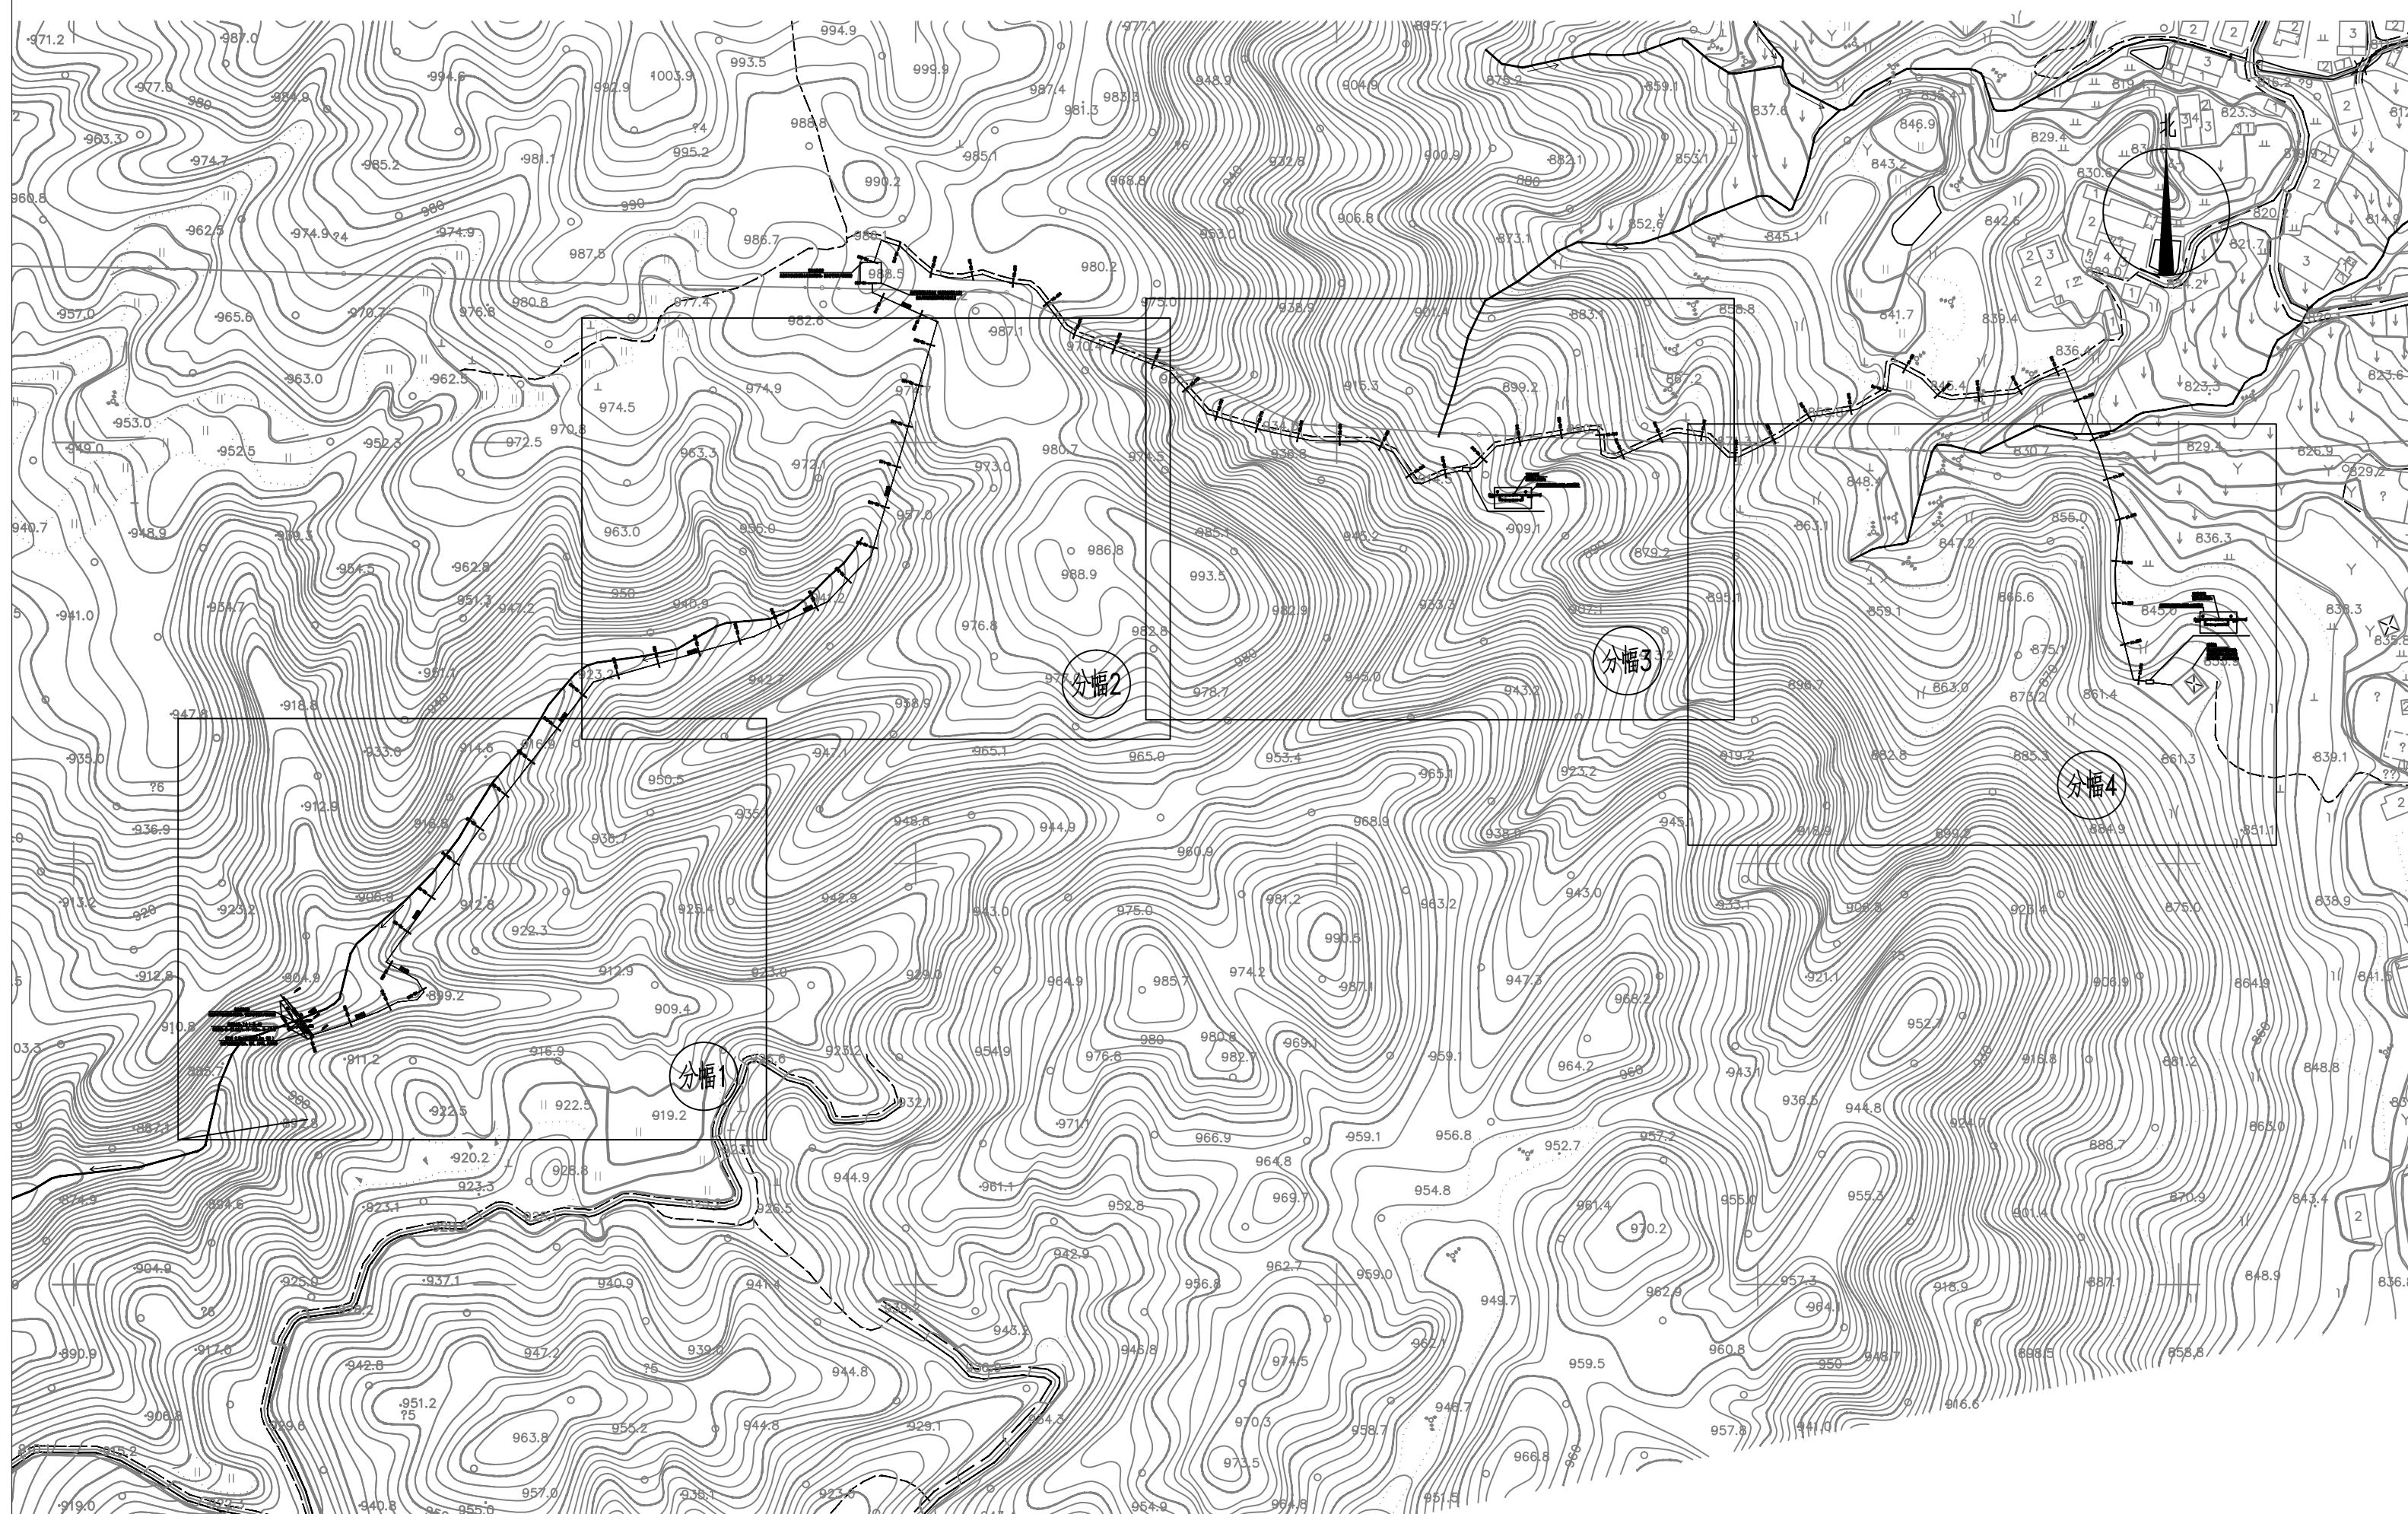[illegible]


输水管道布置平面索引图 1:2500

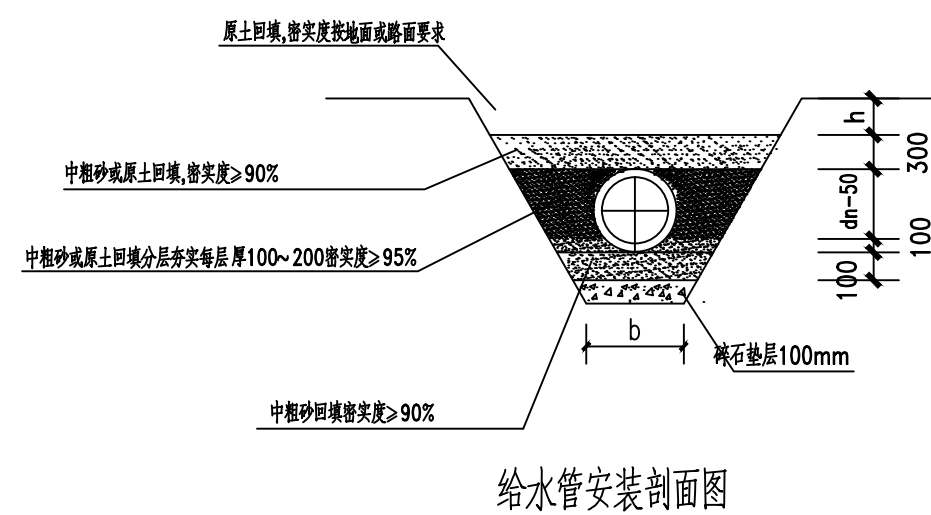


 中国电建 POWERCHINA		华东勘测设计研究院有限公司 HUADONG ENGINEERING CORPORATION LIMITED			
		工程设计资质证书编号:综合甲级 A133000751 发证单位:住房和城乡建设部 未查出图章本图无效			
核 准		卢梨村引水工程 工程		初 设	设计
核 定				给排水	部分
审 查	组海发	输水管线布置平面索引图			
校 核	刘锐				
设计制图	江潮	日期	2022年10月 日	图号	HEN896C-10D3-01

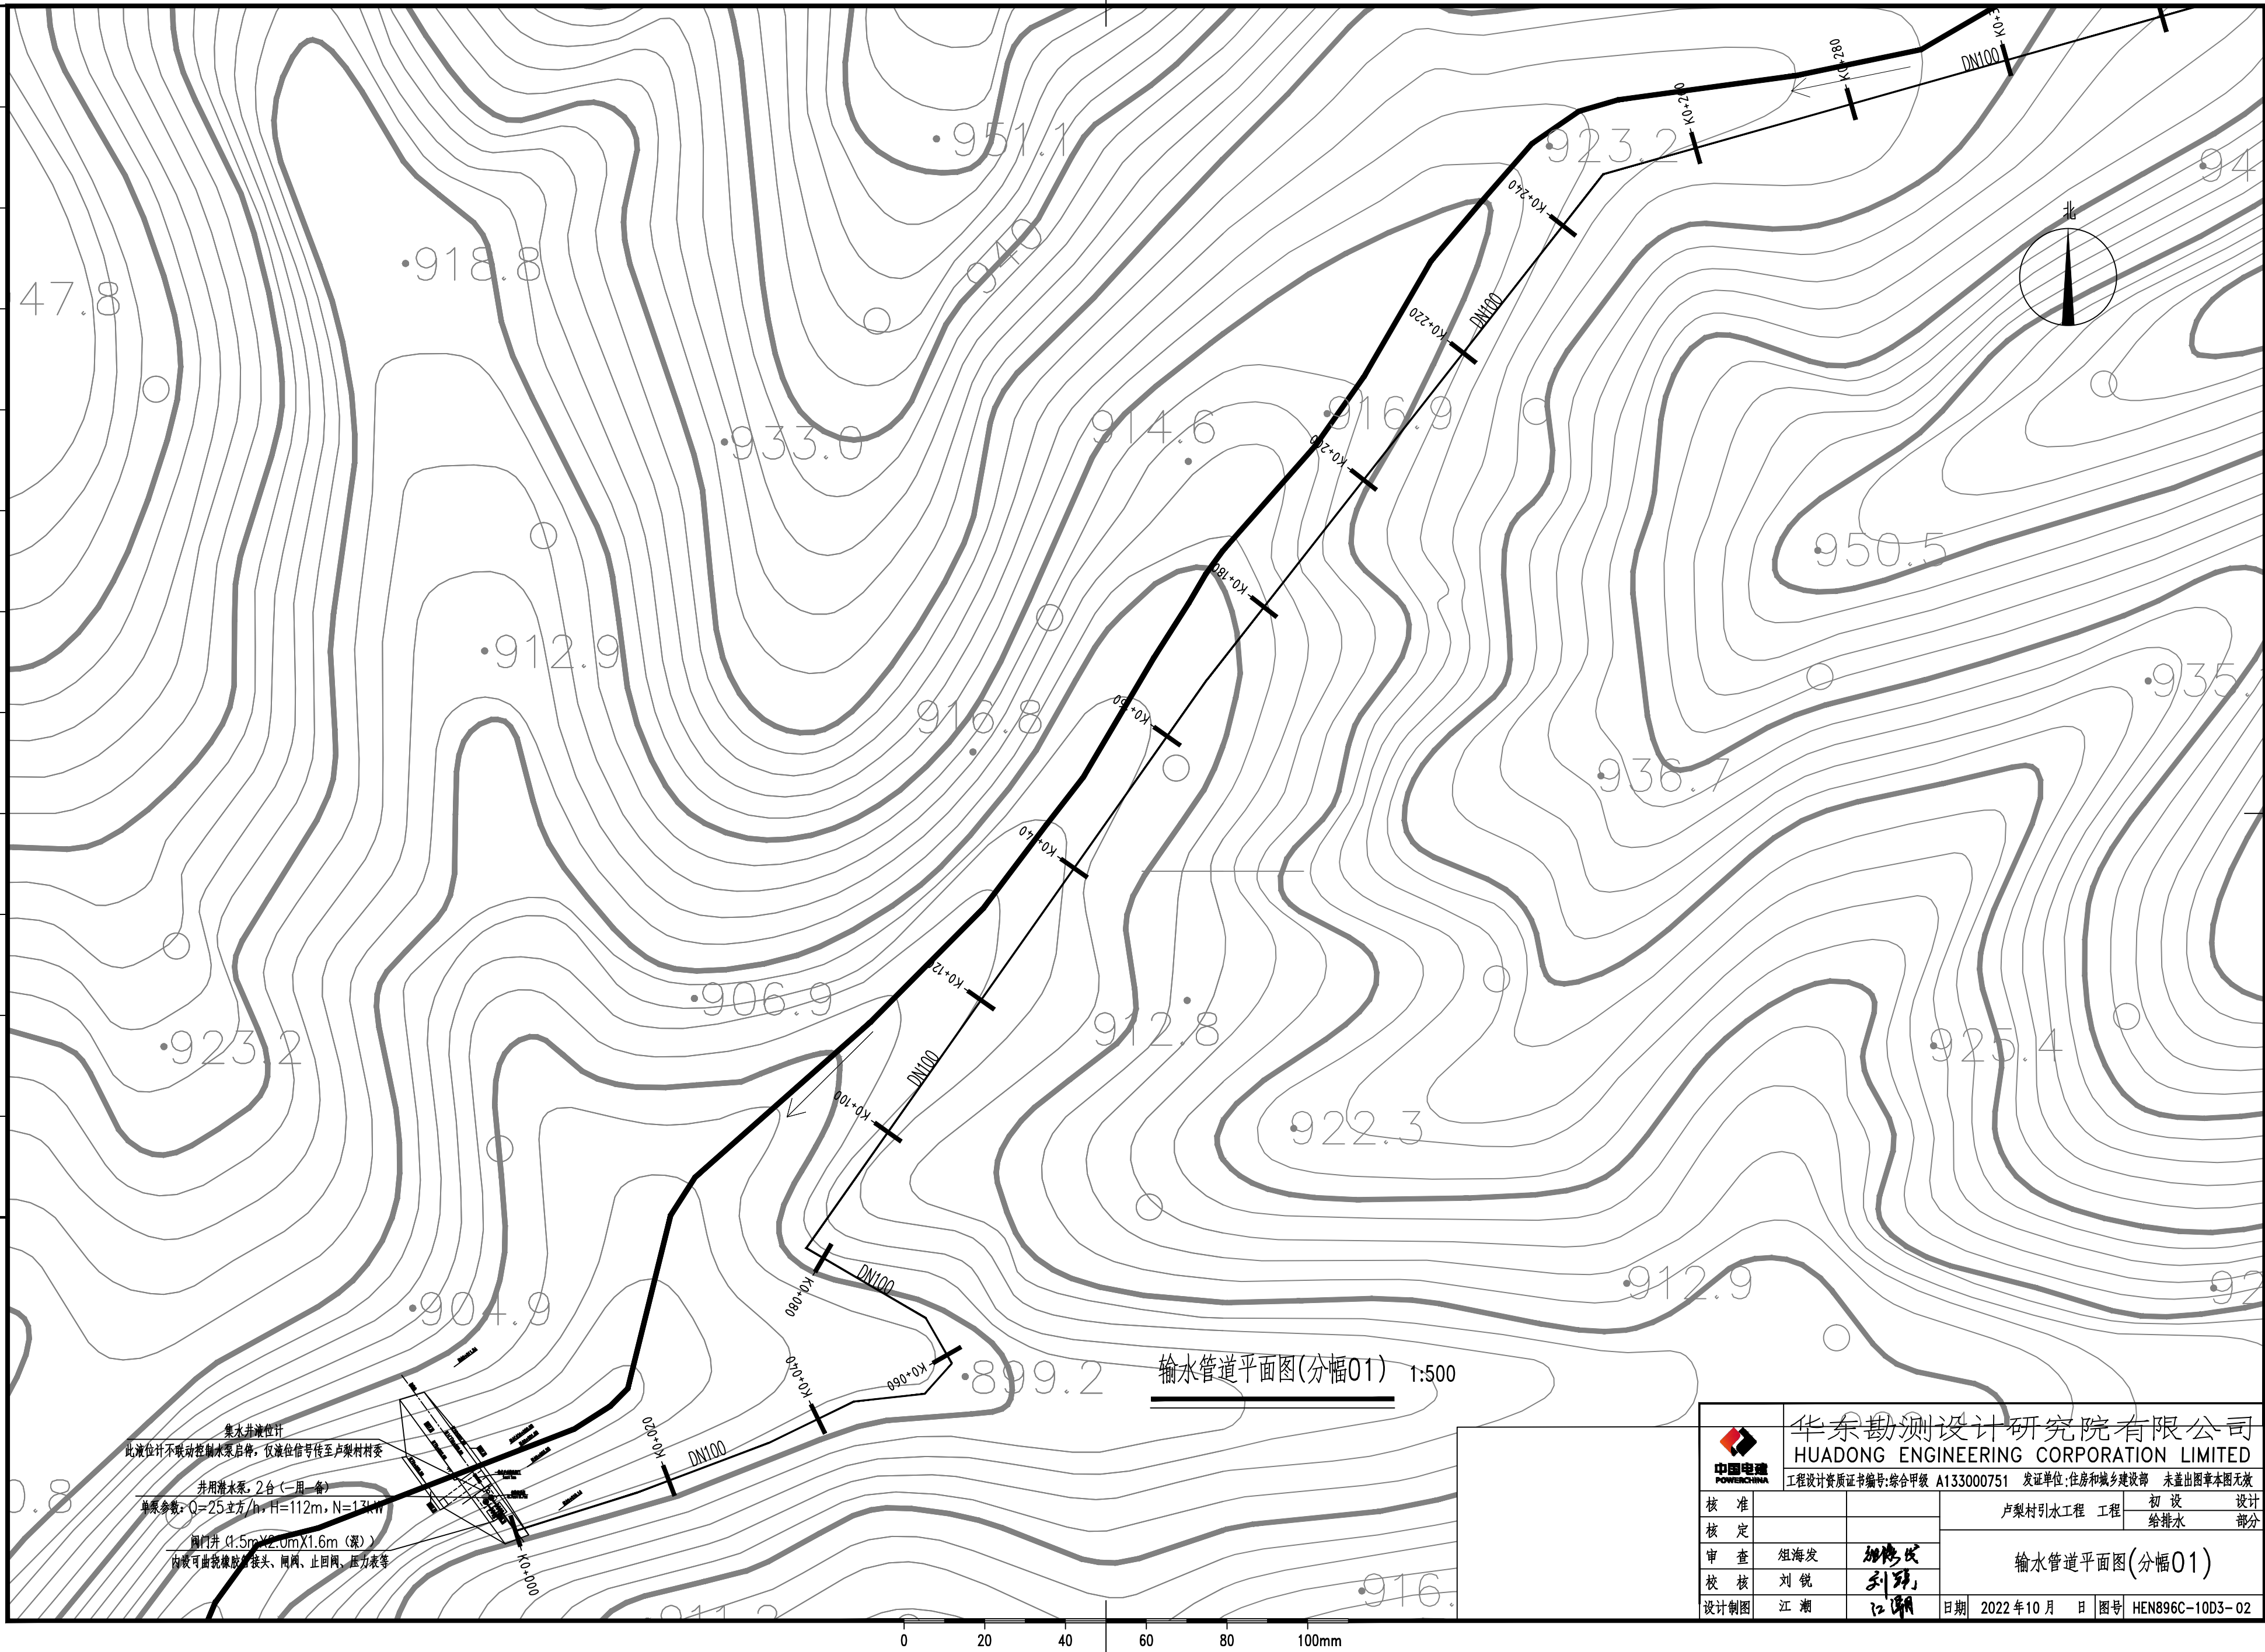[illegible]

日期
会签者
会签专业
日期
会签者
会签专业
日期
会签者
会签专业
日期
会签者
会签专业
日期
会签者
会签专业

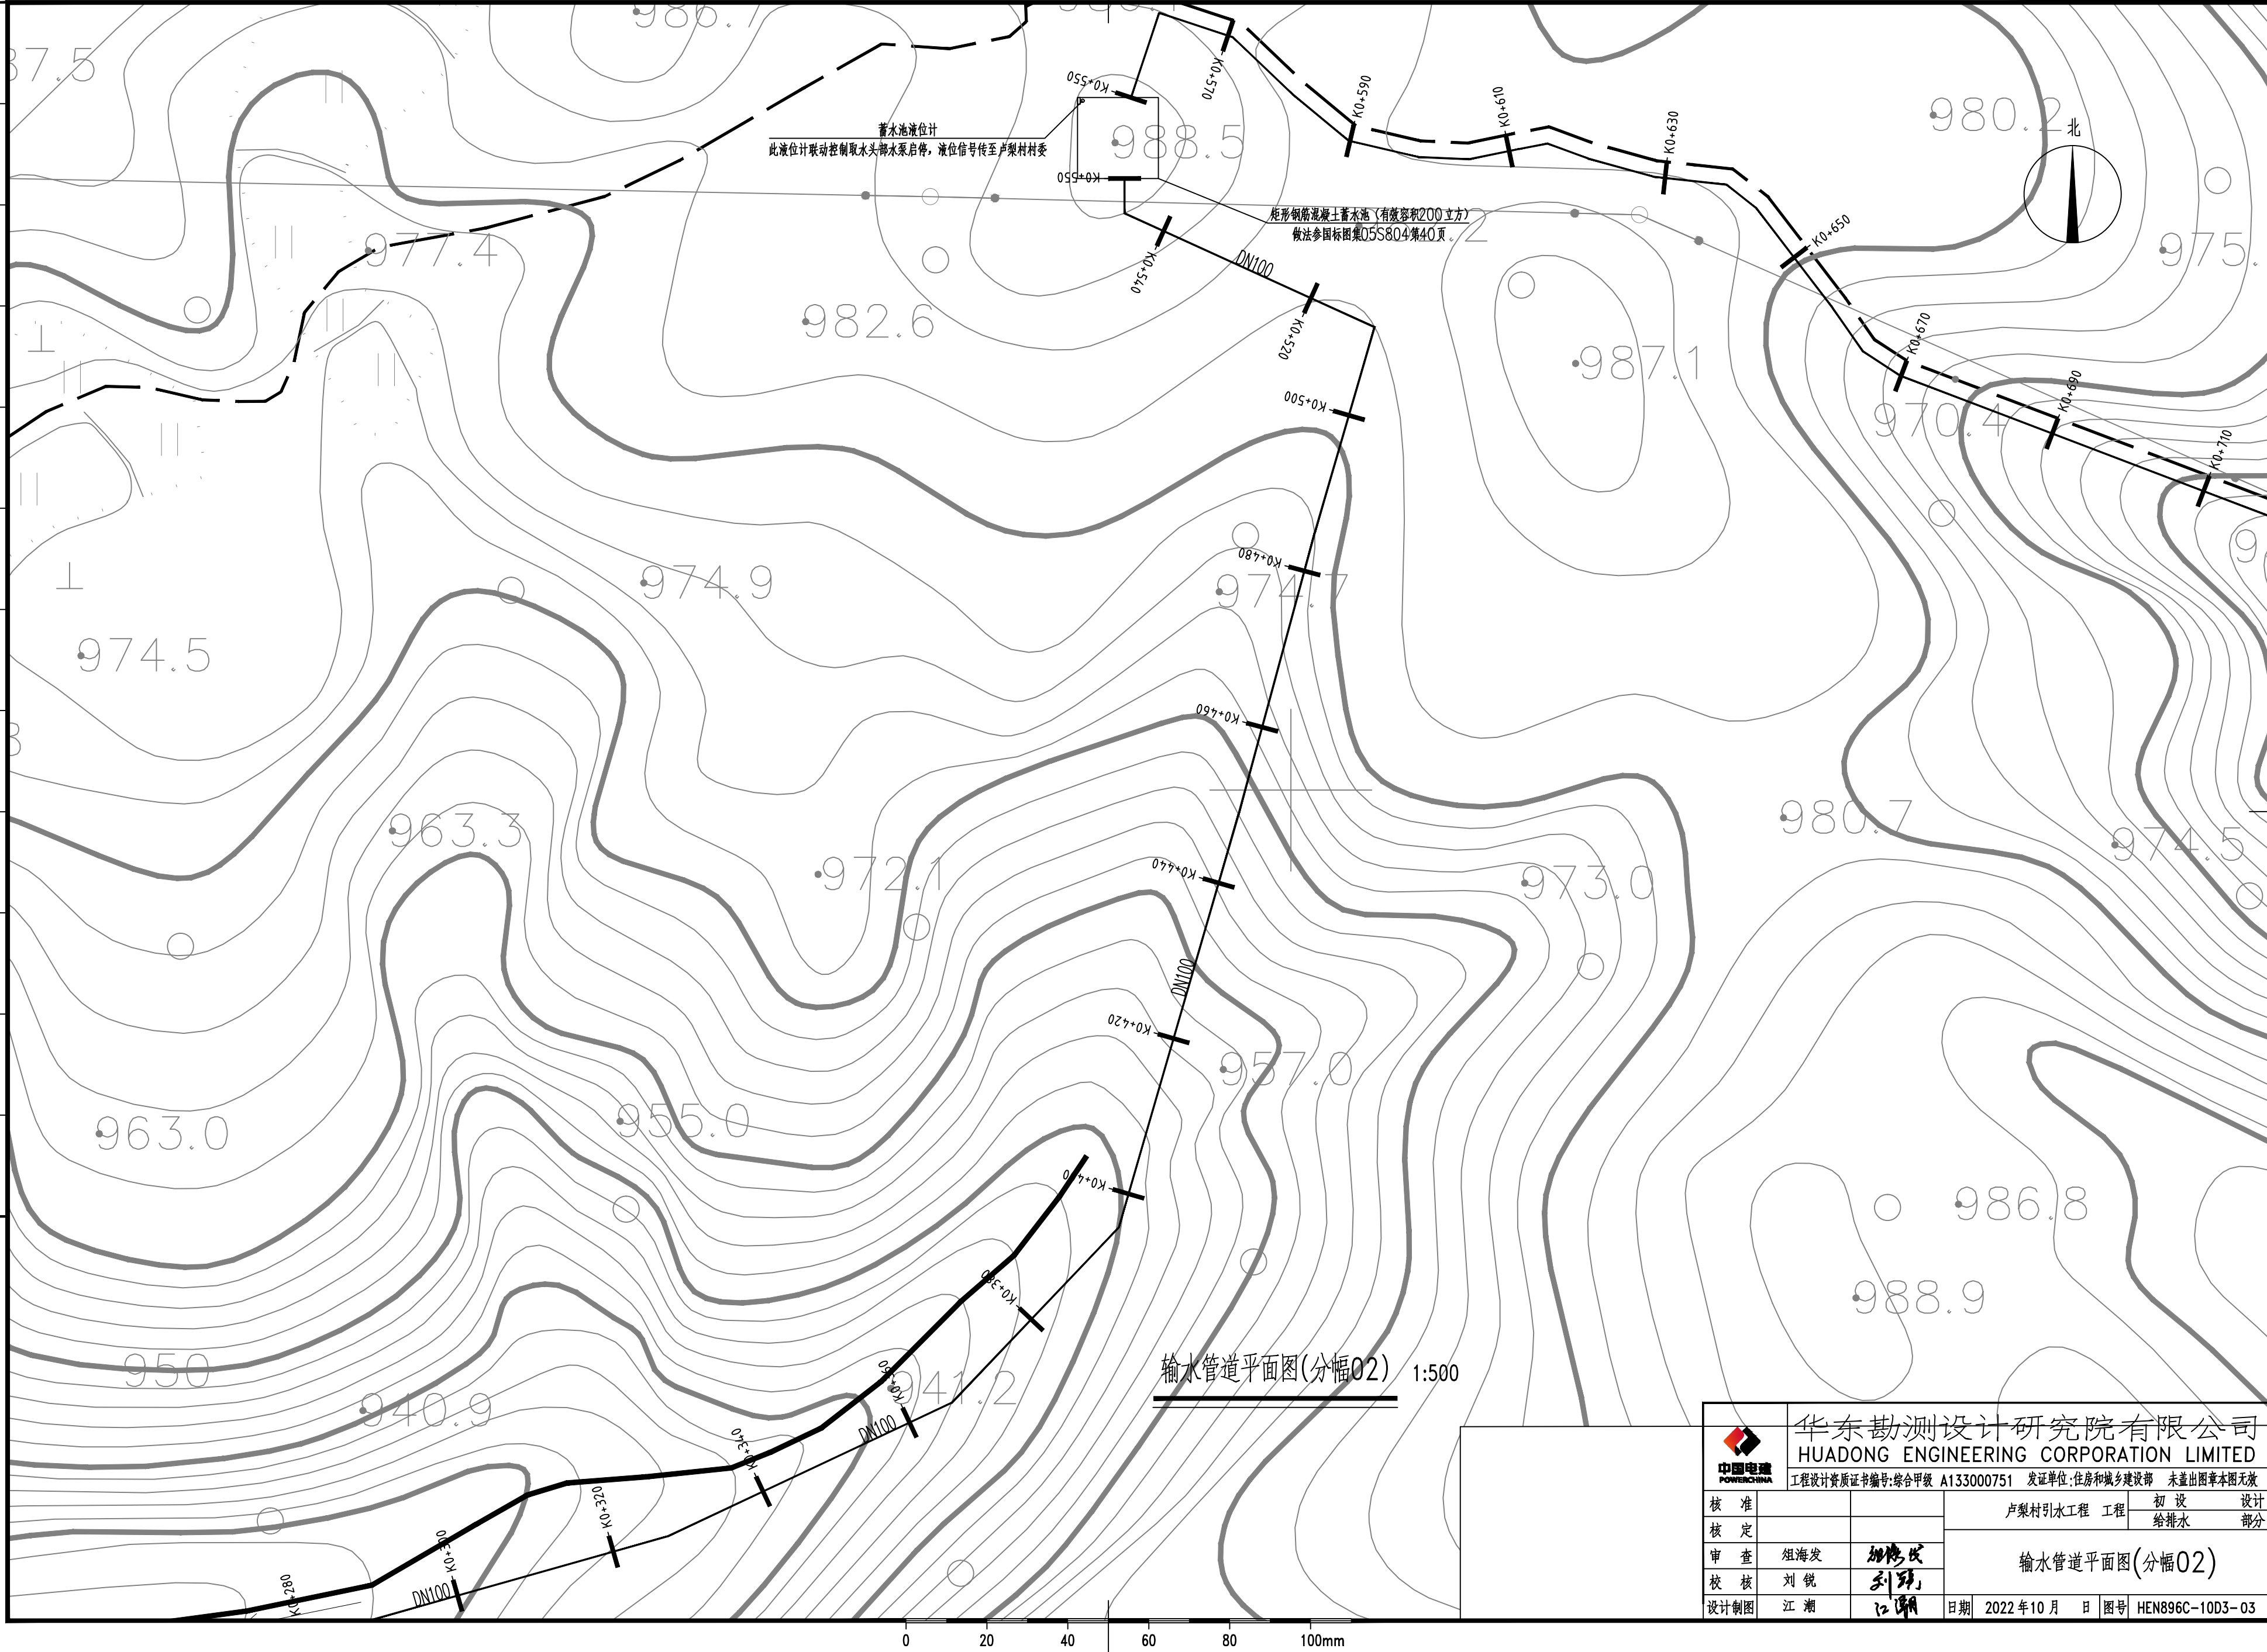

		华东勘测设计研究院有限公司 HUADONG ENGINEERING CORPORATION LIMITED	
工程设计资质证书编号:综合甲级 A133000751		发证单位:住房和城乡建设部 未盖出图章本图无效	
核准		卢梨村引水工程	初设
核定		工程	给排水
审查	郑海发	输水管道平面图(分幅02)	
校核	刘锐		
设计制图	江潮	日期	2022年10月
		图号	HEN896C-10D3-03

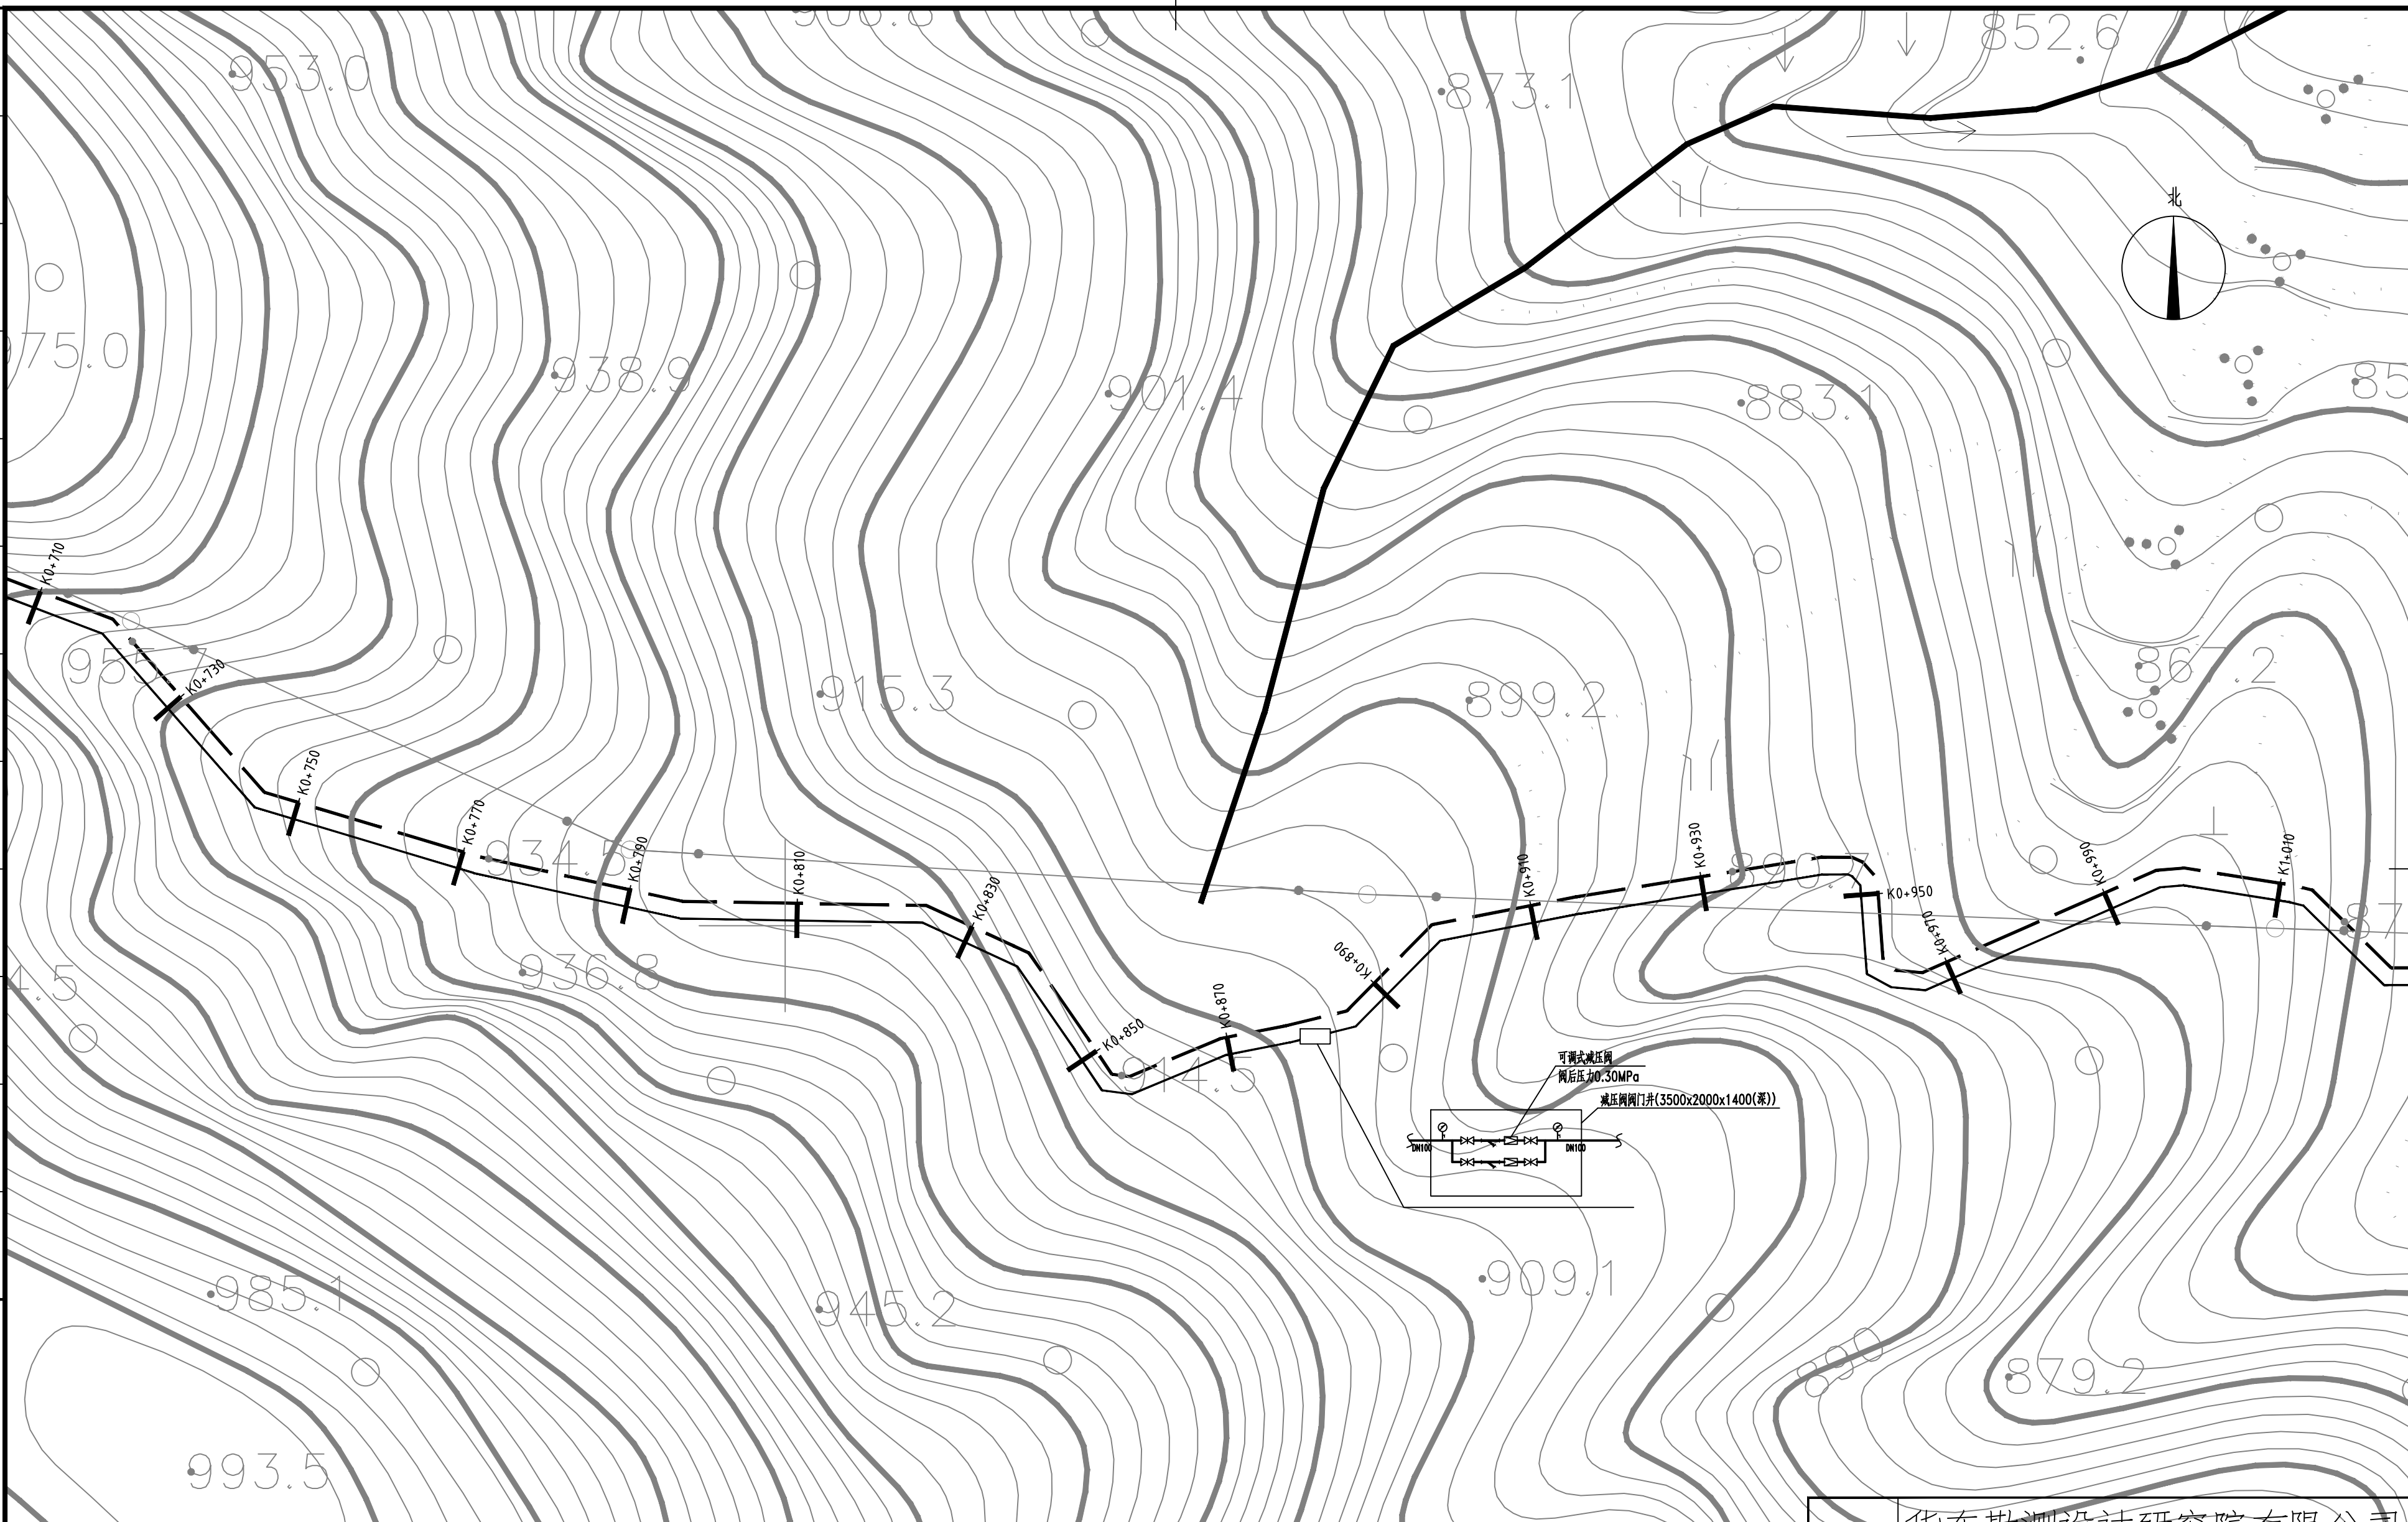
[illegible]

输水管道平面图(分幅03) 1:500



 中国水电 POWERCHINA		华东勘测设计研究院有限公司 HUADONG ENGINEERING CORPORATION LIMITED	
工程设计资质证书编号:综合甲级 A133000751		发证单位:住房和城乡建设部	
未盖出图章本图无效			
核准		卢梨村引水工程 工程	初 设
核定			设计
审查	组海发		给排水
校核	刘锐		部分
设计制图	江潮	输水管道平面图(分幅03)	
日期	2022年10月	日	图号
		HEN896C-10D3-04	

会 签 专 业 会 签 者 日 期 会 签 专 业 会 签 者 日 期 会 签 专 业 会 签 者 日 期 会 签 专 业 会 签 者 日 期

 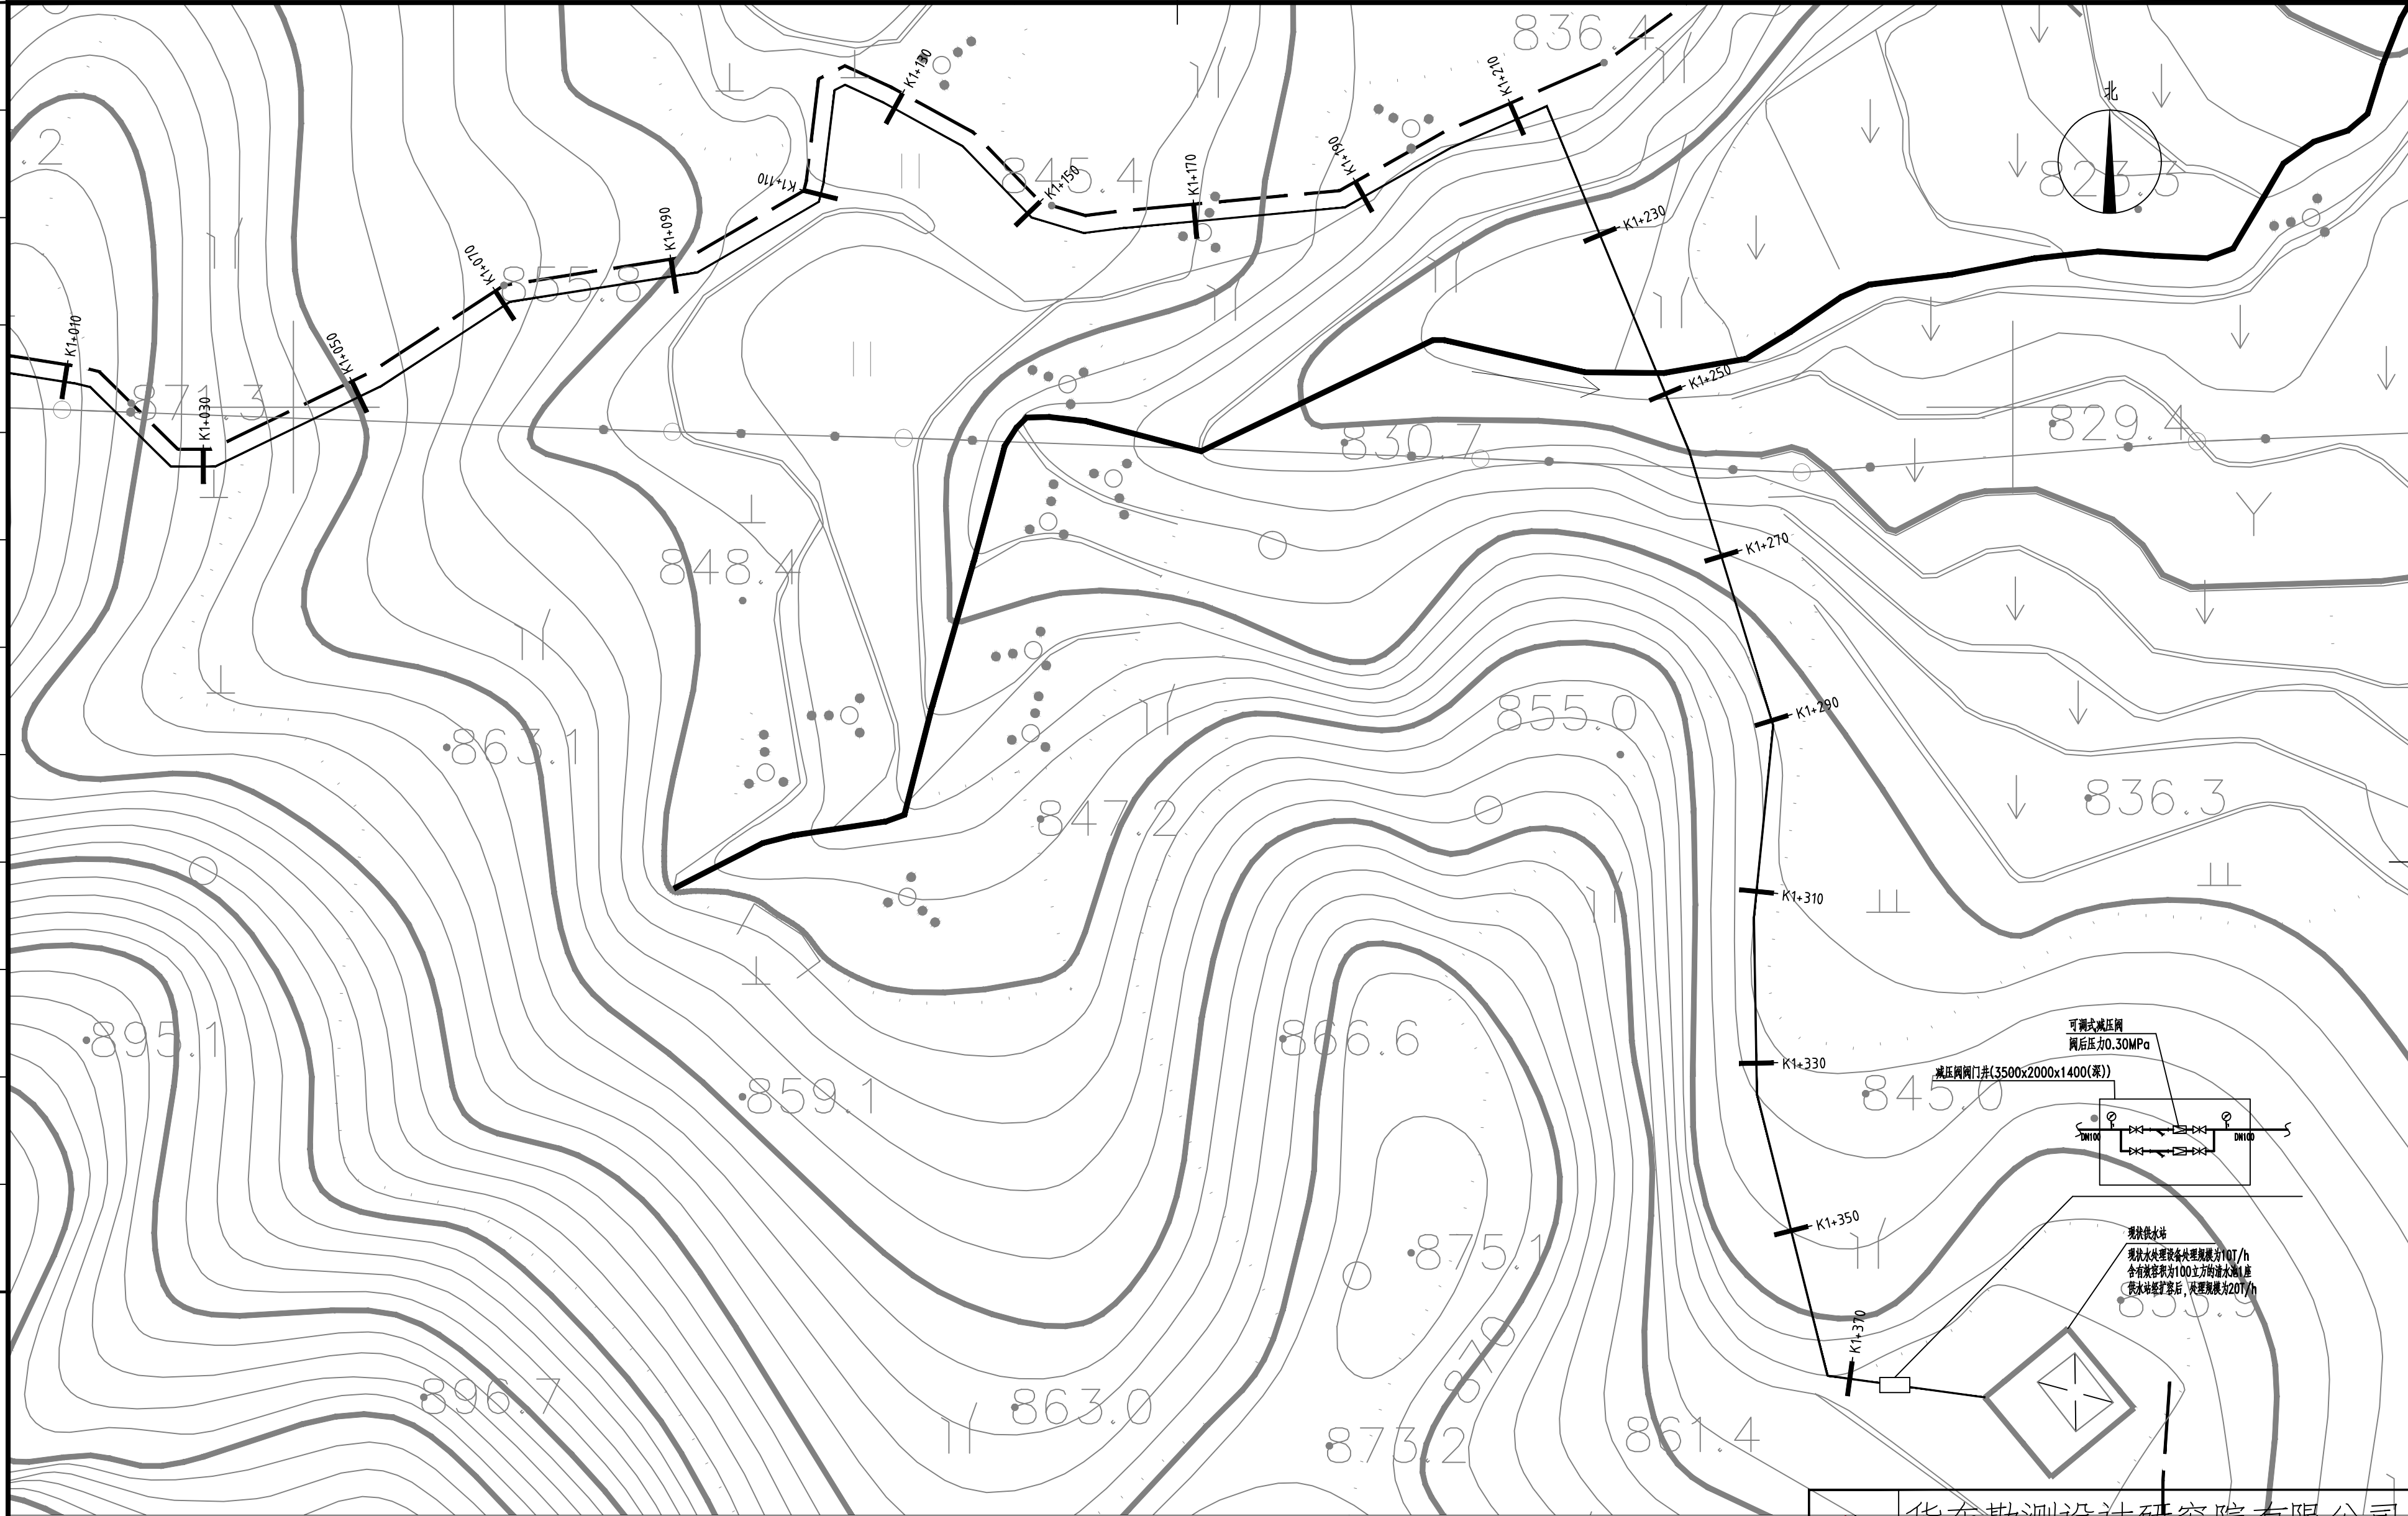


输水管道平面图(分幅04) 1:500

0 20 40 60 80 100mm

		华东勘测设计研究院有限公司 HUADONG ENGINEERING CORPORATION LIMITED	
工程设计资质证书编号:综合甲级 A133000751		发证单位:住房和城乡建设部 未盖出图章本图无效	
核 准		卢梨村引水工程 工程	初 设 设计
核 定			给排水 部分
审 查	郑海发	输水管道平面图(分幅04)	
校 核	刘锐		
设计制图	江潮	日期	2022年10月 日 图号 HEN896C-10D3-05

会签专业	会签者





[illegible]

 中国电建 POWERCHINA		华东勘测设计研究院有限公司 HUADONG ENGINEERING CORPORATION LIMITED	
		工程设计资质证书编号: 综合甲级 A133000751 发证单位: 住房和城乡建设部 未盖出图章本图无效	
核 准		卢梨村引水工程 工程	初 设
核 定			设计 给排水 部分
审 查	沮海发	净水站扩容平面布置示意图及工艺流程图	
校 核	刘 锐		
设计制图	江 潮		
		日期	2022 年 10 月 日
		图号	HEN896C-10D3-06