


		会签日期
		会签者
		会签单位


A-A剖面图

1:100

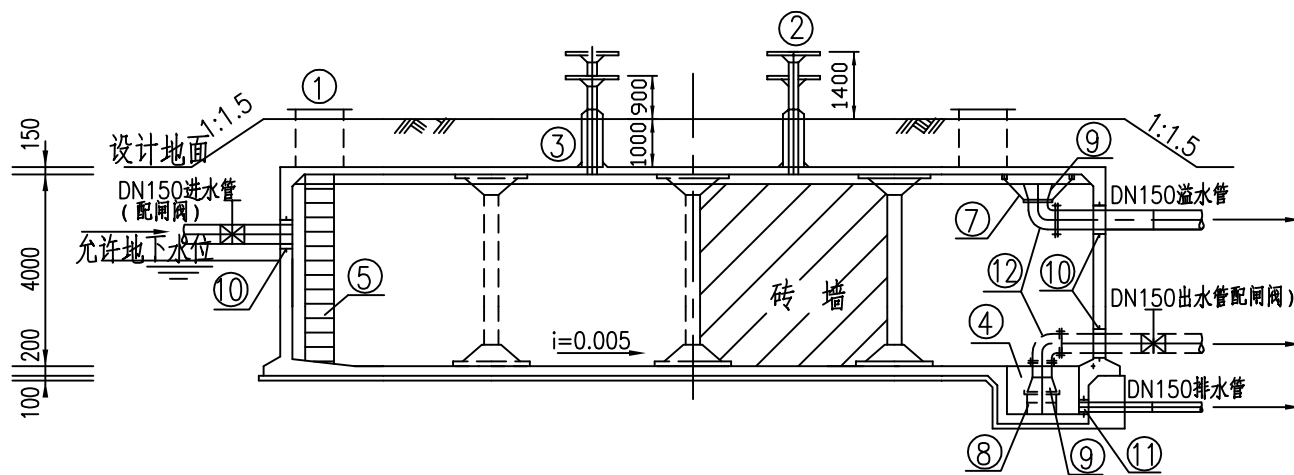

平面图

1:100

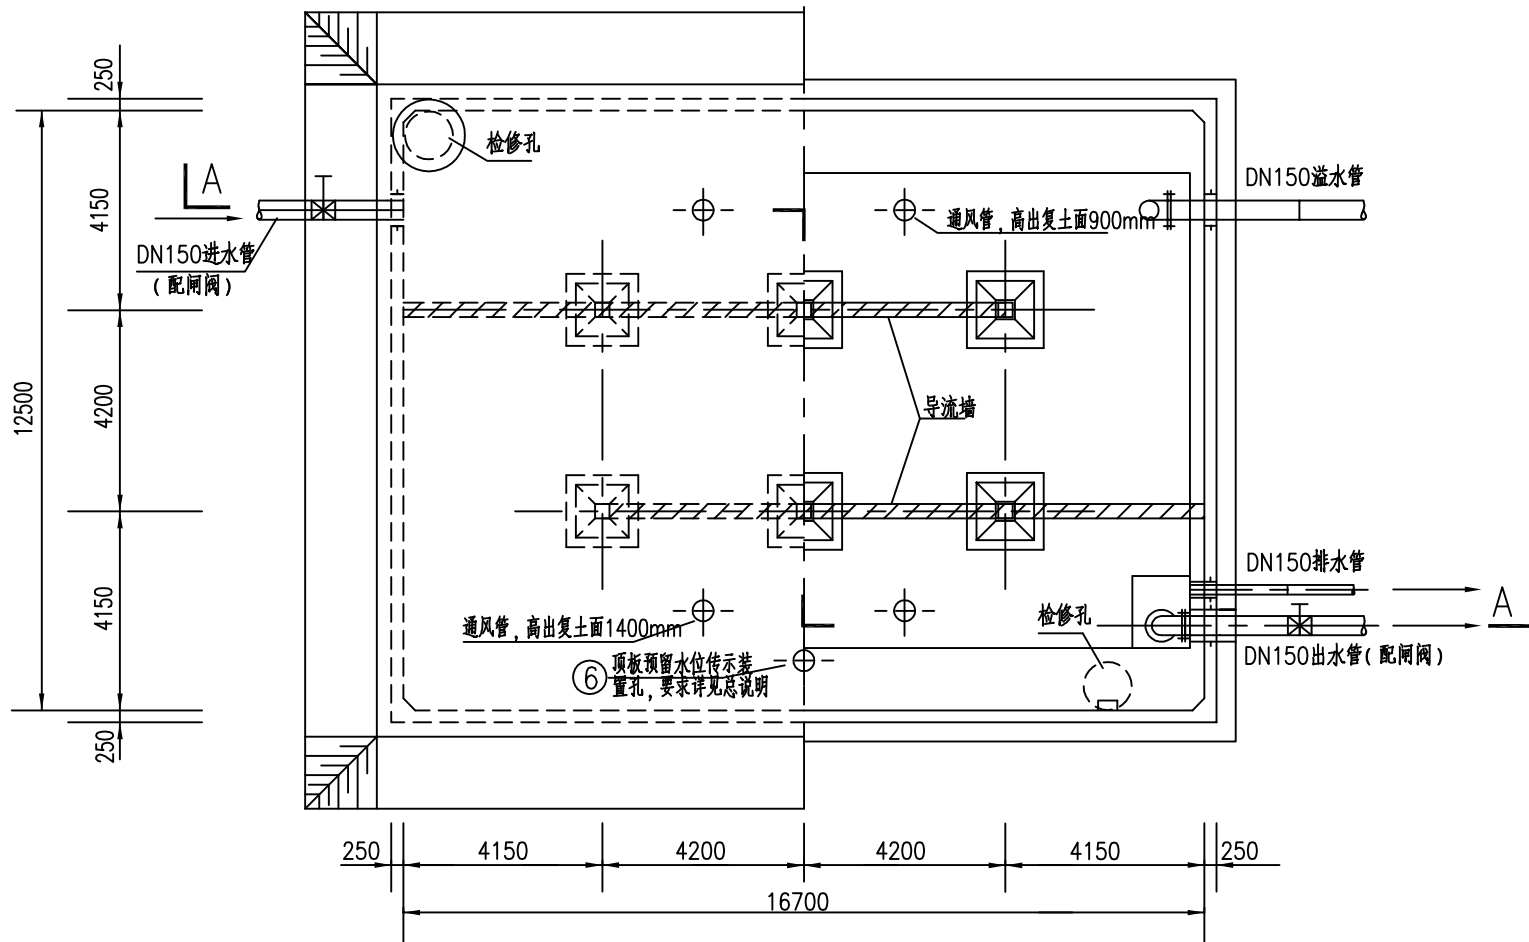

工程数量表

编号	名称	规格	材料	单位	数量	备注
①	检修孔	DN1000		只	2	
②	通风帽	DN200		只	4	
③	通风管	DN200	钢	根	4	
④	吸水坑					
⑤	铁梯			座	2	
⑥	水位传示仪	水深3800		套	1	
⑦	水管吊架		钢	付	1	
⑧	喇叭口支架		钢	只	1	
⑨	喇叭口	DN150×300	钢	只	2	
⑩	穿墙套管	DN150	钢	只	3	
⑪	穿墙套管	DN150	钢	只	1	
⑫	钢制弯头	DN150×90°	钢	只	2	
⑬	法兰	DN150	钢	片	6	
⑭	钢管	DN150	钢	米	3	
⑮	钢管	DN150	钢	米	7	

说明:

1. 本图尺寸单位均以mm计。
2. 池顶复土高度为1000mm。
3. 有关工艺布置详细说明见总说明。
4. 导流墙布置可视进出水管位置进行修改。
5. 导流墙顶距池顶板底200, 导流墙底部每隔2000开流水孔120×120。
6. 池底排水坡i=0.005, 坡向集水坑。

浙江宏昌水利设计有限公司

核定	夏子宁	2023浙江乌岩岭国家级自然保护区森林消防蓄水池建设工程	施工图	阶段
审查	陈泽宇		水	工
校核	胡成斌			部分
设计	黄绍华			
制图				
证书编号: A233018758		比例	图 示	日期
		图号		2022.12
				06